



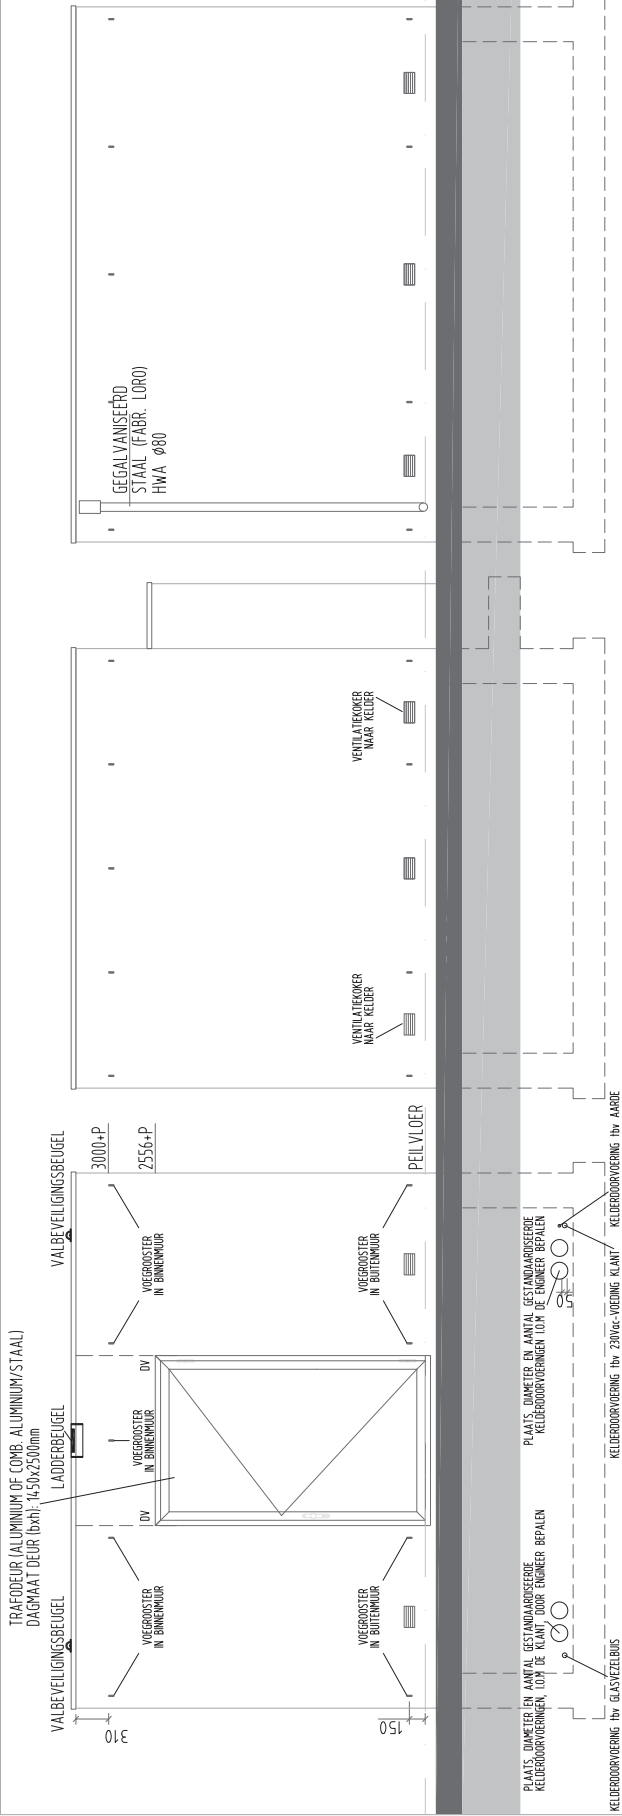

ACHTERAANZICHT


ZIJ-AANZICHT

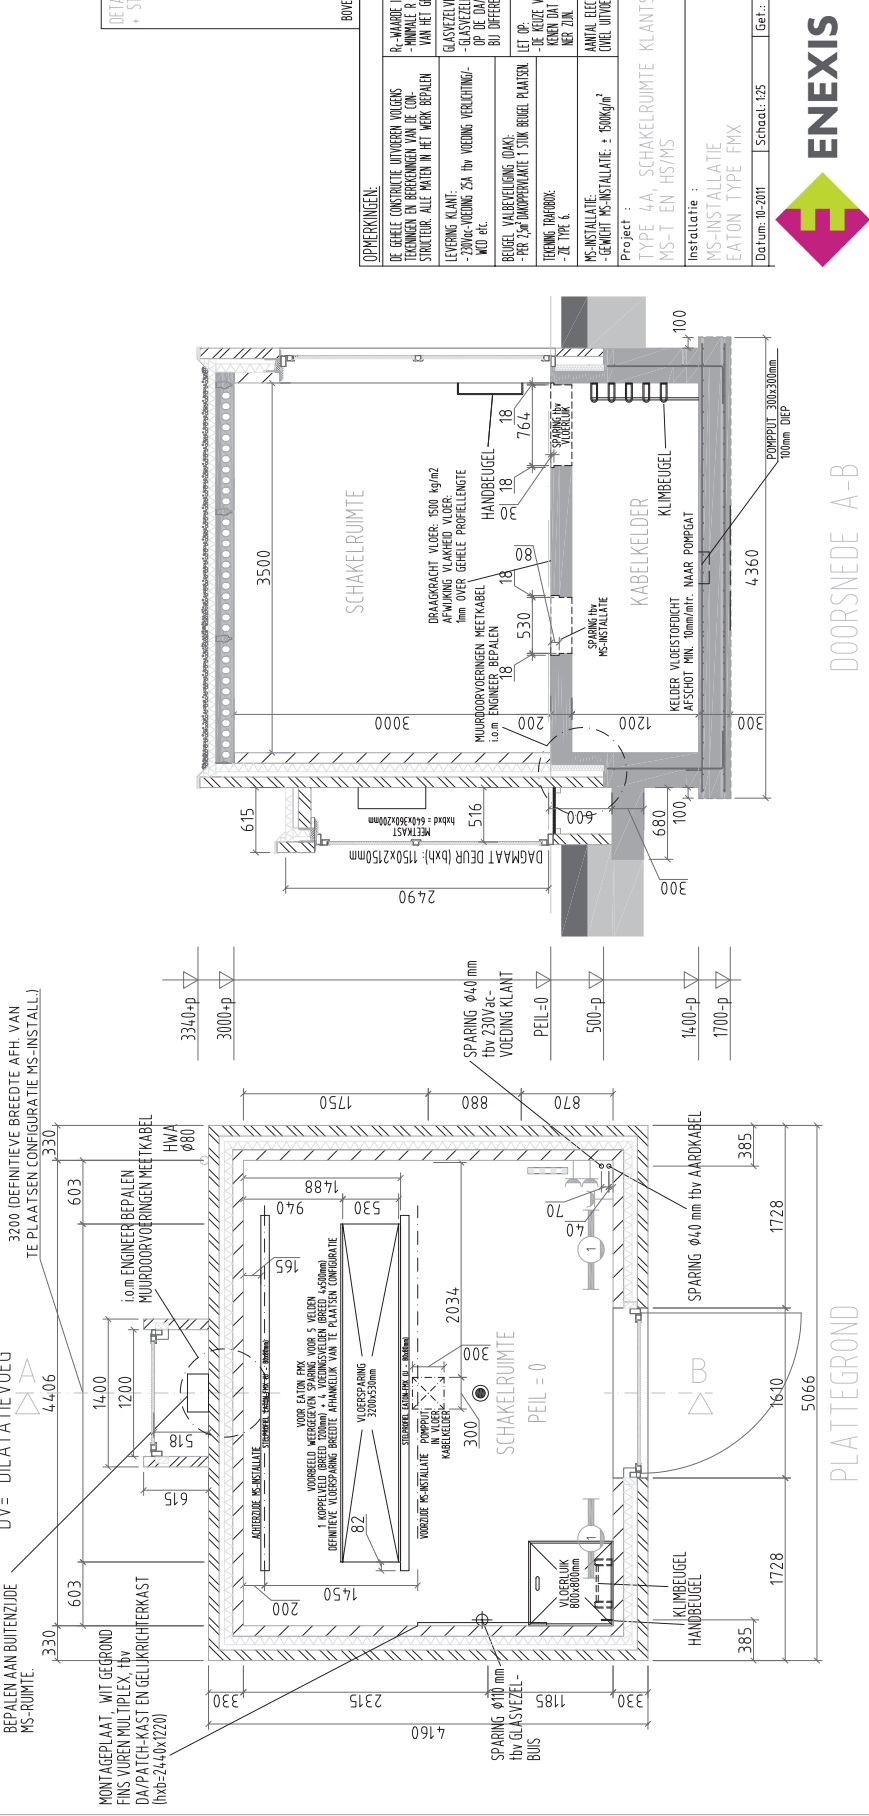

VOORAANZICHT

DOORSNEDE A-B

PLATTEGROND

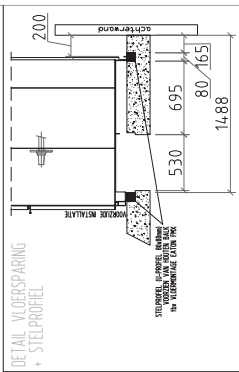


DETAIL VLOERSPARING + STELPROFIEL

OPMERKINGEN:		RENVOL: ELEKTRA	
DE GEHELE CONSTRUCTIE UITVOEREN VOLGENS TEKENINGEN EN BEREKENINGEN VAN DE CON-STRUCTIEUR. ALLE MATEN IN METRIEK BEPALEN.	DE GEHELE CONSTRUCTIE UITVOEREN VOLGENS TEKENINGEN EN BEREKENINGEN VAN DE CON-STRUCTIEUR. ALLE MATEN IN METRIEK BEPALEN.	R ₀ -WAARDE ISOLATIE: - MINIMALE R-FAARDE ISOLATIEWAARDE VAN HET GEBOUW IS 0,10 m ² /K	TL-ARMATUUR 125/133
LEVENS- KLANT: - 2000-VOEDING 250 t/hv VOEDING VERLICHTING- WOL ETC. - 2000-VOEDING 250 t/hv VOEDING VERLICHTING- WOL ETC. - 2000-VOEDING 250 t/hv VOEDING VERLICHTING- WOL ETC.	LEVENS- KLANT: - 2000-VOEDING 250 t/hv VOEDING VERLICHTING- WOL ETC. - 2000-VOEDING 250 t/hv VOEDING VERLICHTING- WOL ETC. - 2000-VOEDING 250 t/hv VOEDING VERLICHTING- WOL ETC.	GLASVEL VERBODEN EN AANSLUITEN DOOR DE FLOORPILAST, LAZEN MOET BIJ DIFFERENTIALE VERLENING	EL-ELECTRISCHE KABEL 500W MET INBEGRIEPEN MET REEL- BAAR THERMO-TOEGE- NOSTEID OP 5 °C MET INBEGRIEPEN MET REEL- BAAR THERMO-TOEGE- NOSTEID OP 5 °C MET INBEGRIEPEN MET REEL- BAAR THERMO-TOEGE- NOSTEID OP 5 °C
BEDEEL VALBEVEELING (DAG- - 2000-VOEDING 250 t/hv VOEDING VERLICHTING- WOL ETC.	BEDEEL VALBEVEELING (DAG- - 2000-VOEDING 250 t/hv VOEDING VERLICHTING- WOL ETC.	LET OP: - DE KEUZE VAN DE TOEGEVOEGDE KAN BETE- KENEN DAT DE TOEGEVOEGDE GROTER OF AL- MER ZIJN.	BEDEEL-TOEGEVOEGDE = WACHTTOEGEVOEGDE = WACHTTOEGEVOEGDE = WACHTTOEGEVOEGDE
MS-INSTALLATIE: GEWICHT MS-INSTALLATIE: 500kg/m ²	MS-INSTALLATIE: GEWICHT MS-INSTALLATIE: 500kg/m ²	AANTAL ELECTROKABELS TE BEPALEN I.N.V. VOOR UITVOEREN DEKAS	MS-INSTALLATIE: GEWICHT MS-INSTALLATIE: 500kg/m ²


DOORSNEDE A-B

Projectnummer :
A1


Tekeningnummer :
TYPE 4A

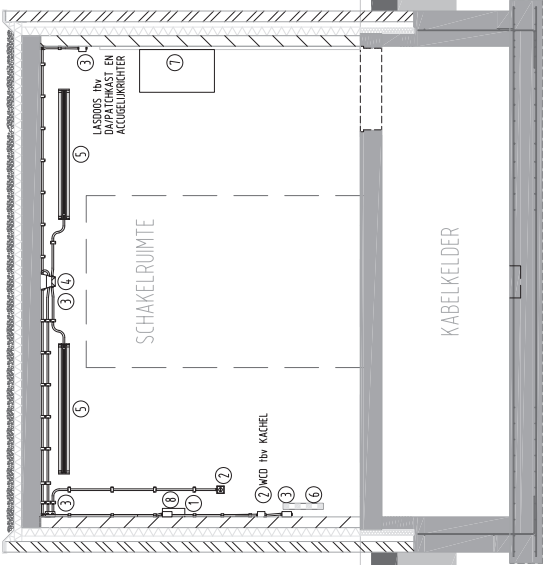


DOORSNEDE A-B

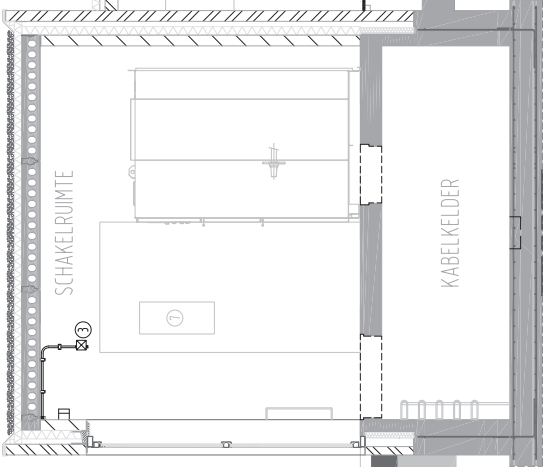


DOORSNEDE C-D

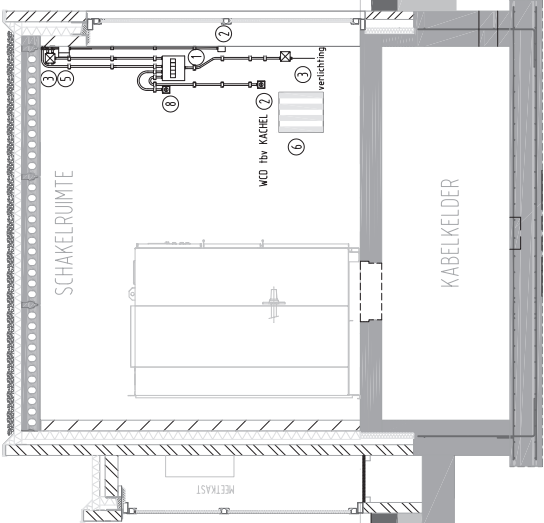

DOORSNEDE E-F

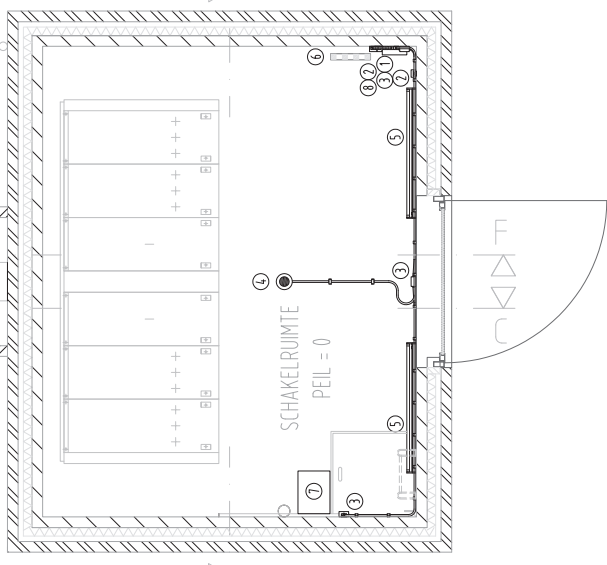

BEGANE GRONDVLOER

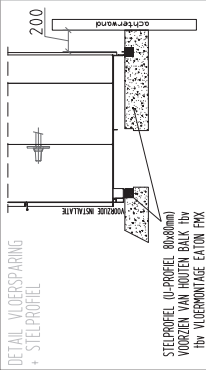

BOVENKANT STELPROFIEL GELIJK MET VLOER

RENVOL

OPMERKINGEN:
GROEPENKAST ① IS OPGEBODD UIT:
- 1 AARDELSCHAKELAAR 400/230V (IF-N)
- 2 AFGAANDE GROEPEN VOOR AARDELSCHAKELAAR:
GB1 (16A): VOEDING DAPATCHKAST EN
ACCUVELKRICHTER.
GB2 (20A): WCD Ibv MEETWIJEN
- 2 AFGAANDE GROEPEN ACHTER AARDELSCHAKELAAR:
GB3 (16A): STATIJSVERLICHTING + WCD
GB4 (16A): WCD Ibv VERWARMING

① = GROEPENKAST
② = WANDCONTACTDOOS MET R.A. Ibv MEETWIJEN
③ = LASDIOS
④ = BEWEGINGSSENSOR
⑤ = TL-ARMATUUR (2x36W/330MM) MAAL
⑥ = ELEKTRISCHE KACHEL 230V/150W
⑦ = ACCUVELKRICHTER


Project :
TYPE 4A, SCHAKELRUIMTE KLANTSTATION
MS-T EN HS/MS; EATON- FMX

Status :
DEFINITIEF


D	R BECKERS	11-2015
C	R BECKERS	06-2016
B	R BECKERS	03-2018
A	R BECKERS	08-2022

Nr.	Gewijzigd	Datum
	afgevoerd	voorbehouden


Projectnummer :	A1
Tekeningnummer :	4-2

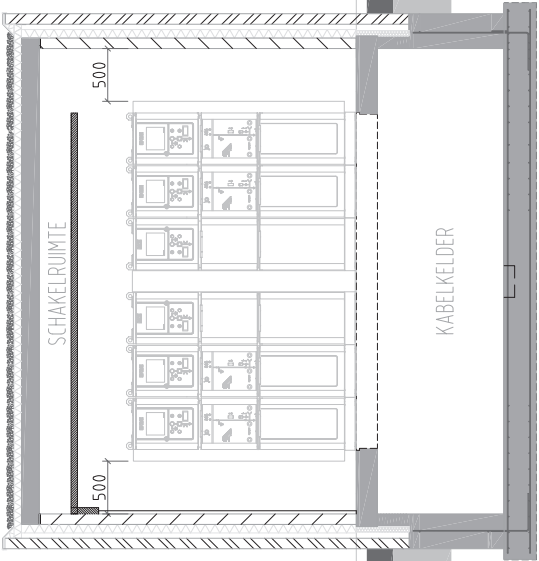

DOORSNEDE A-B


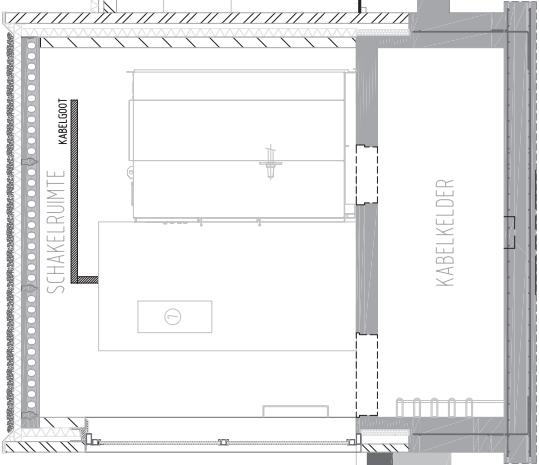


DOORSNEDE C-D

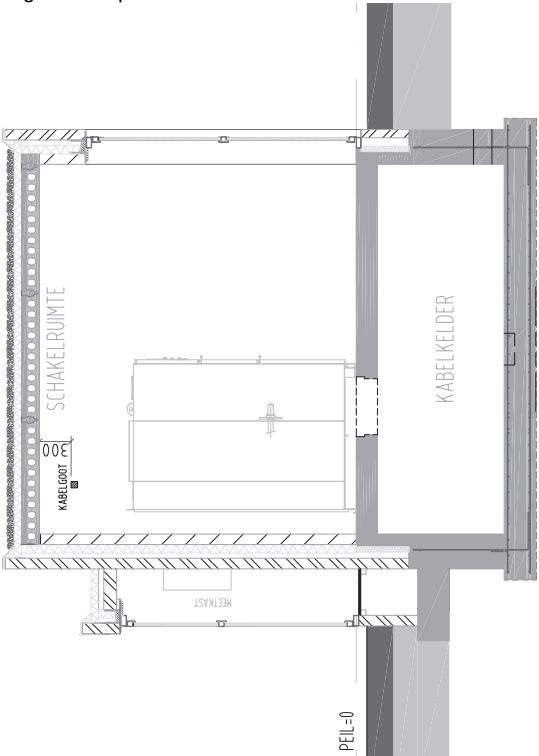

DOORSNEDE E-F

BEGANE GRONDVLOER

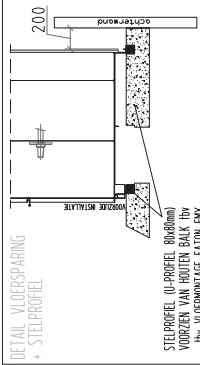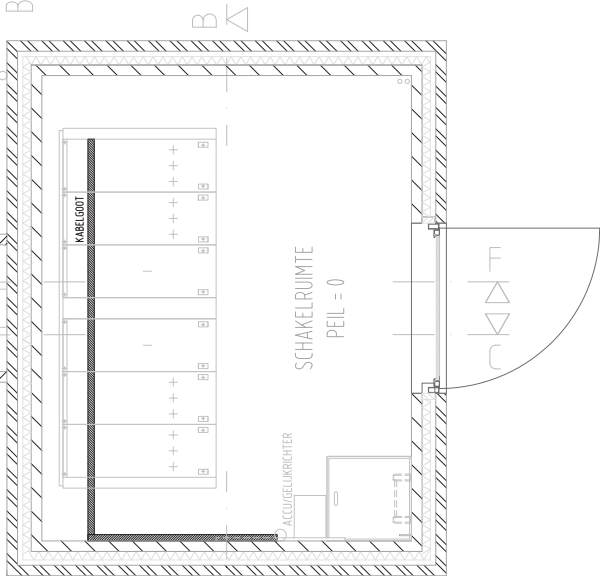

BOVENKANT STELPROFIEL GELIJK MET VLOER

RENV001

= KABELGOOT HV DIFFERENTIAALBEVEL

OPMERKINGEN:

Project :		Status :	
TYPE 4A, SCHAKELRUIMTE KLANTSTATION		DEFINITIEF	
MS-T EN HS/MS, EATON- FMX		D	R.BECKERS 04-2016
Installatie :		C	R.BECKERS 03-2013
DETAIL KABELGOTEN		A	R.BECKERS 08-2012
Hv DIFFERENTIAALBEVEILIGING		O	R.BECKERS 04-2012
Datum: 02-2012		Nr.	Gewijzigd Datum
Schaal: 1:25		Get.: R.BECKERS	Gec.: G.JACOBS
		auteursrecht voorbehouden	
		Projectnummer :	
		A1	
		Tekeningnummer :	
		4-3	

